




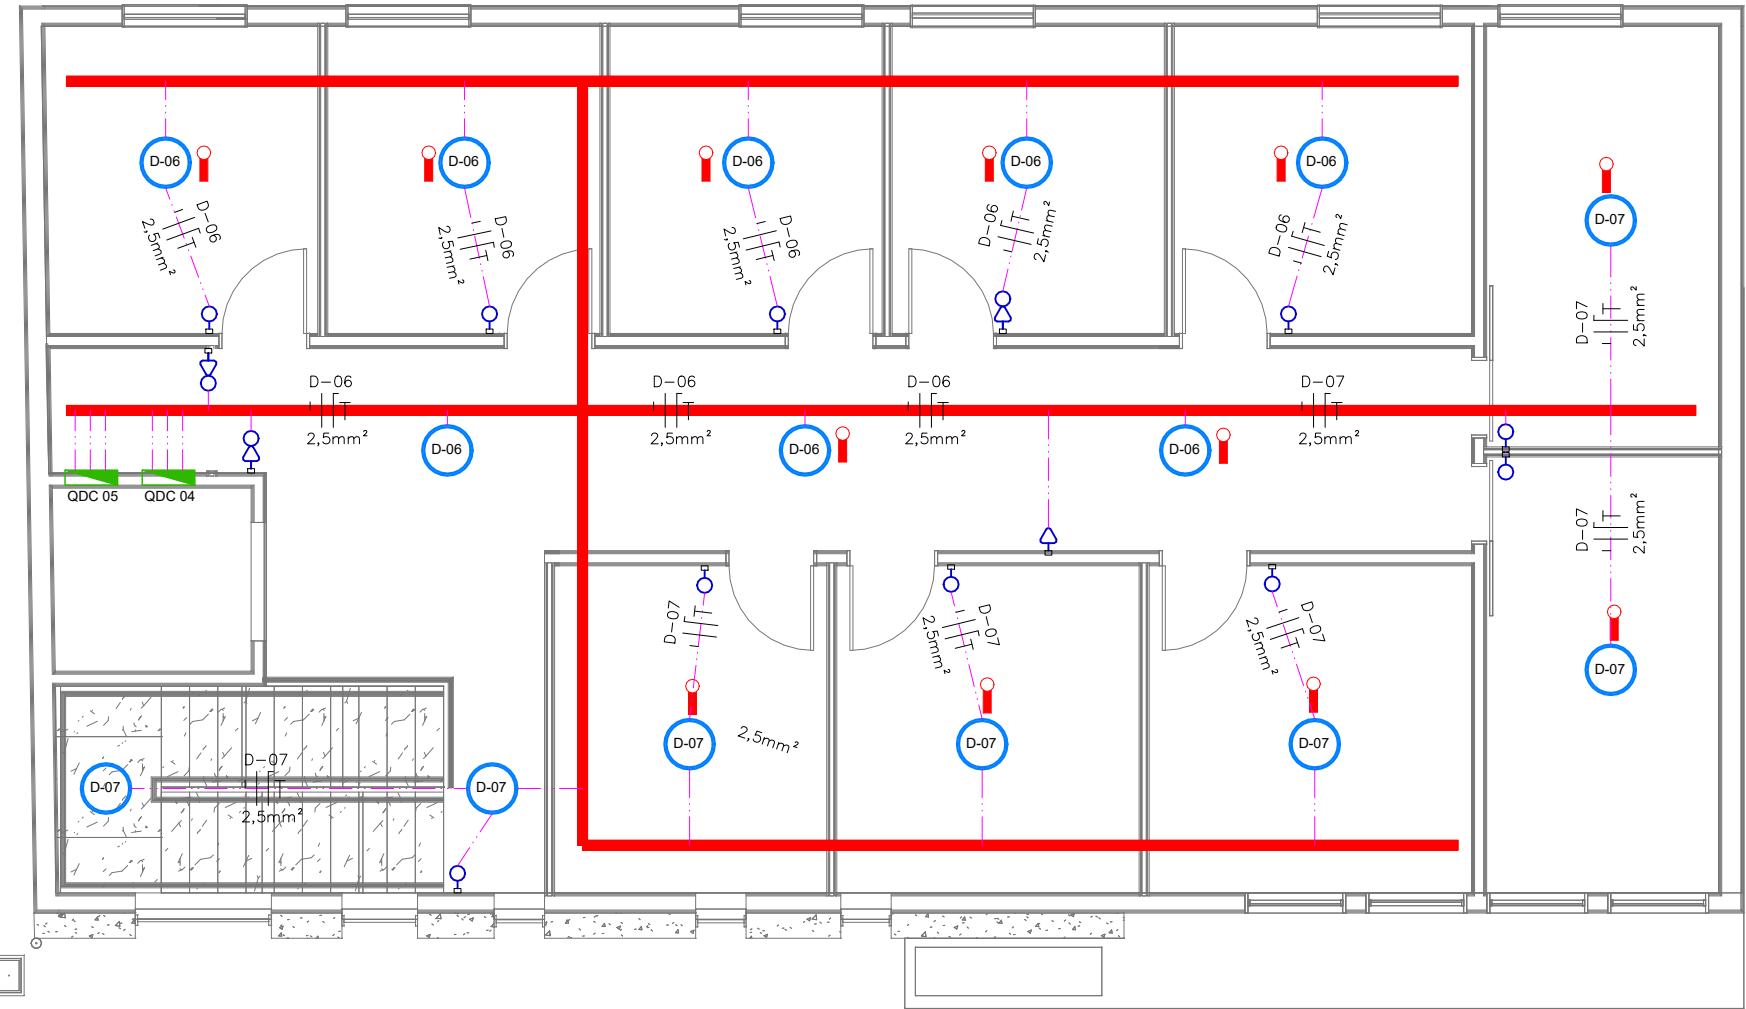


PLANTA BAIXA SUPERIOR - ILUMINAÇÃO
ESCALA 1:75

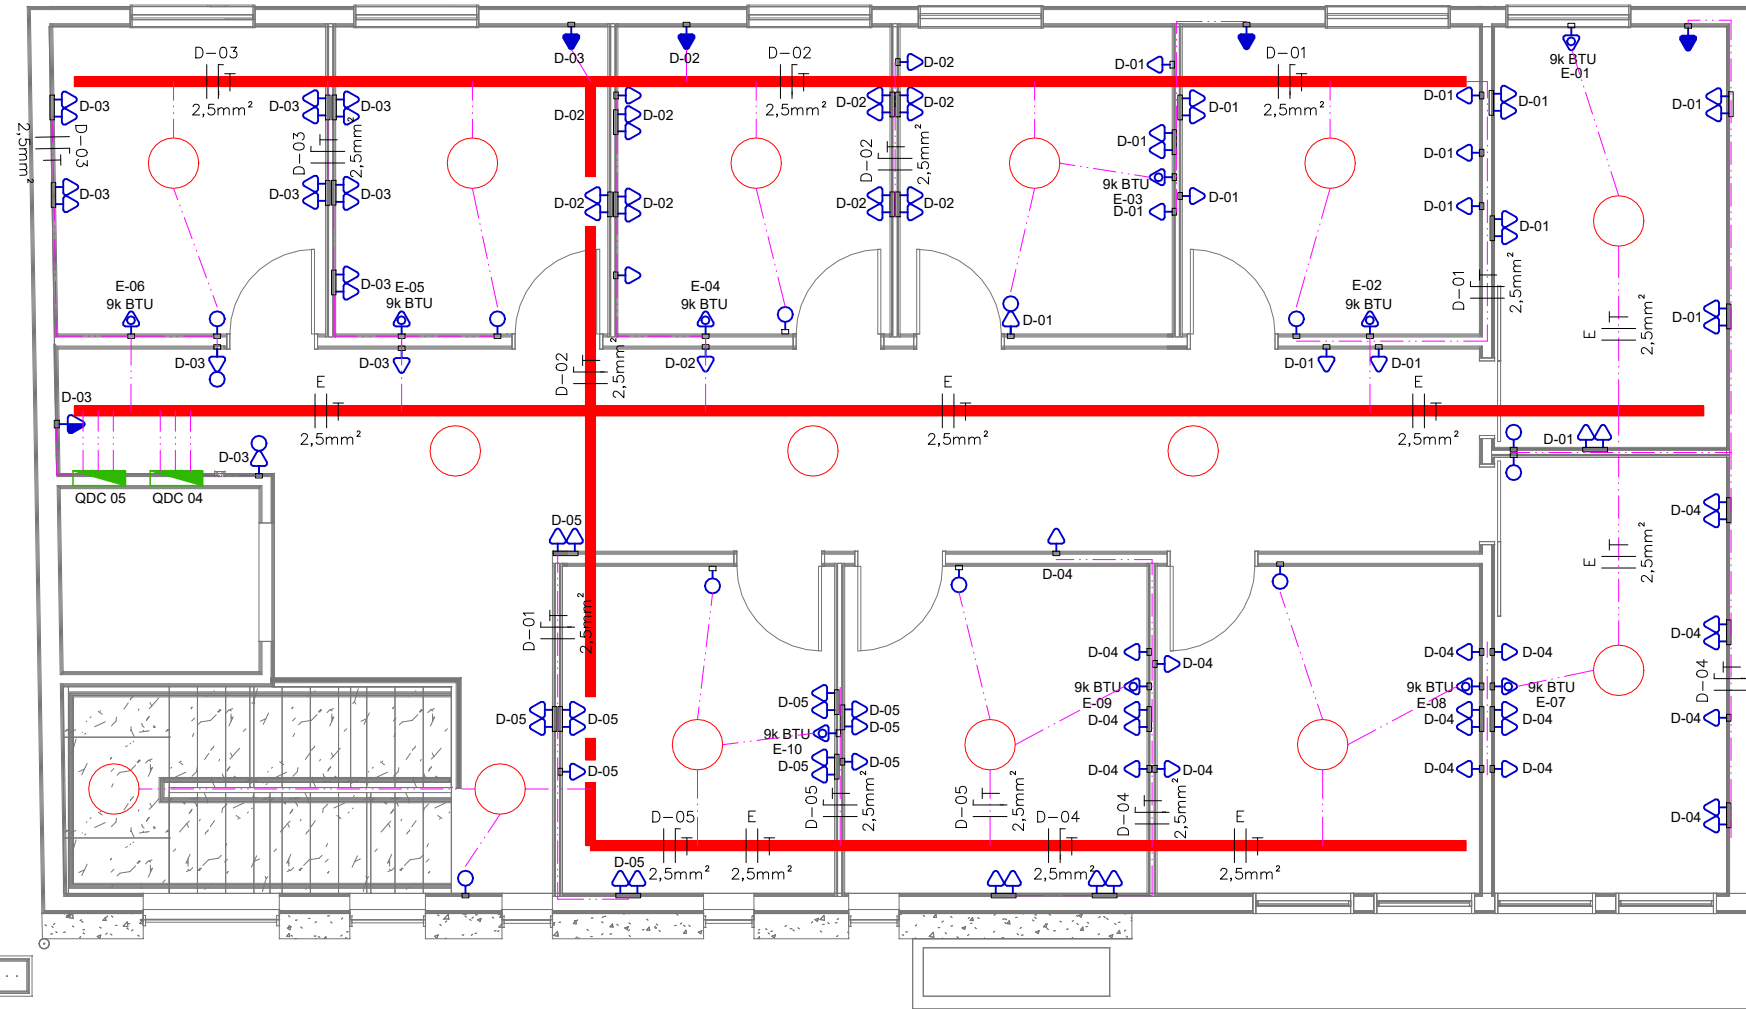


PLANTA BAIXA SUPERIOR - TOMADAS TUG, TUE E AR COND.
ESCALA 1:75

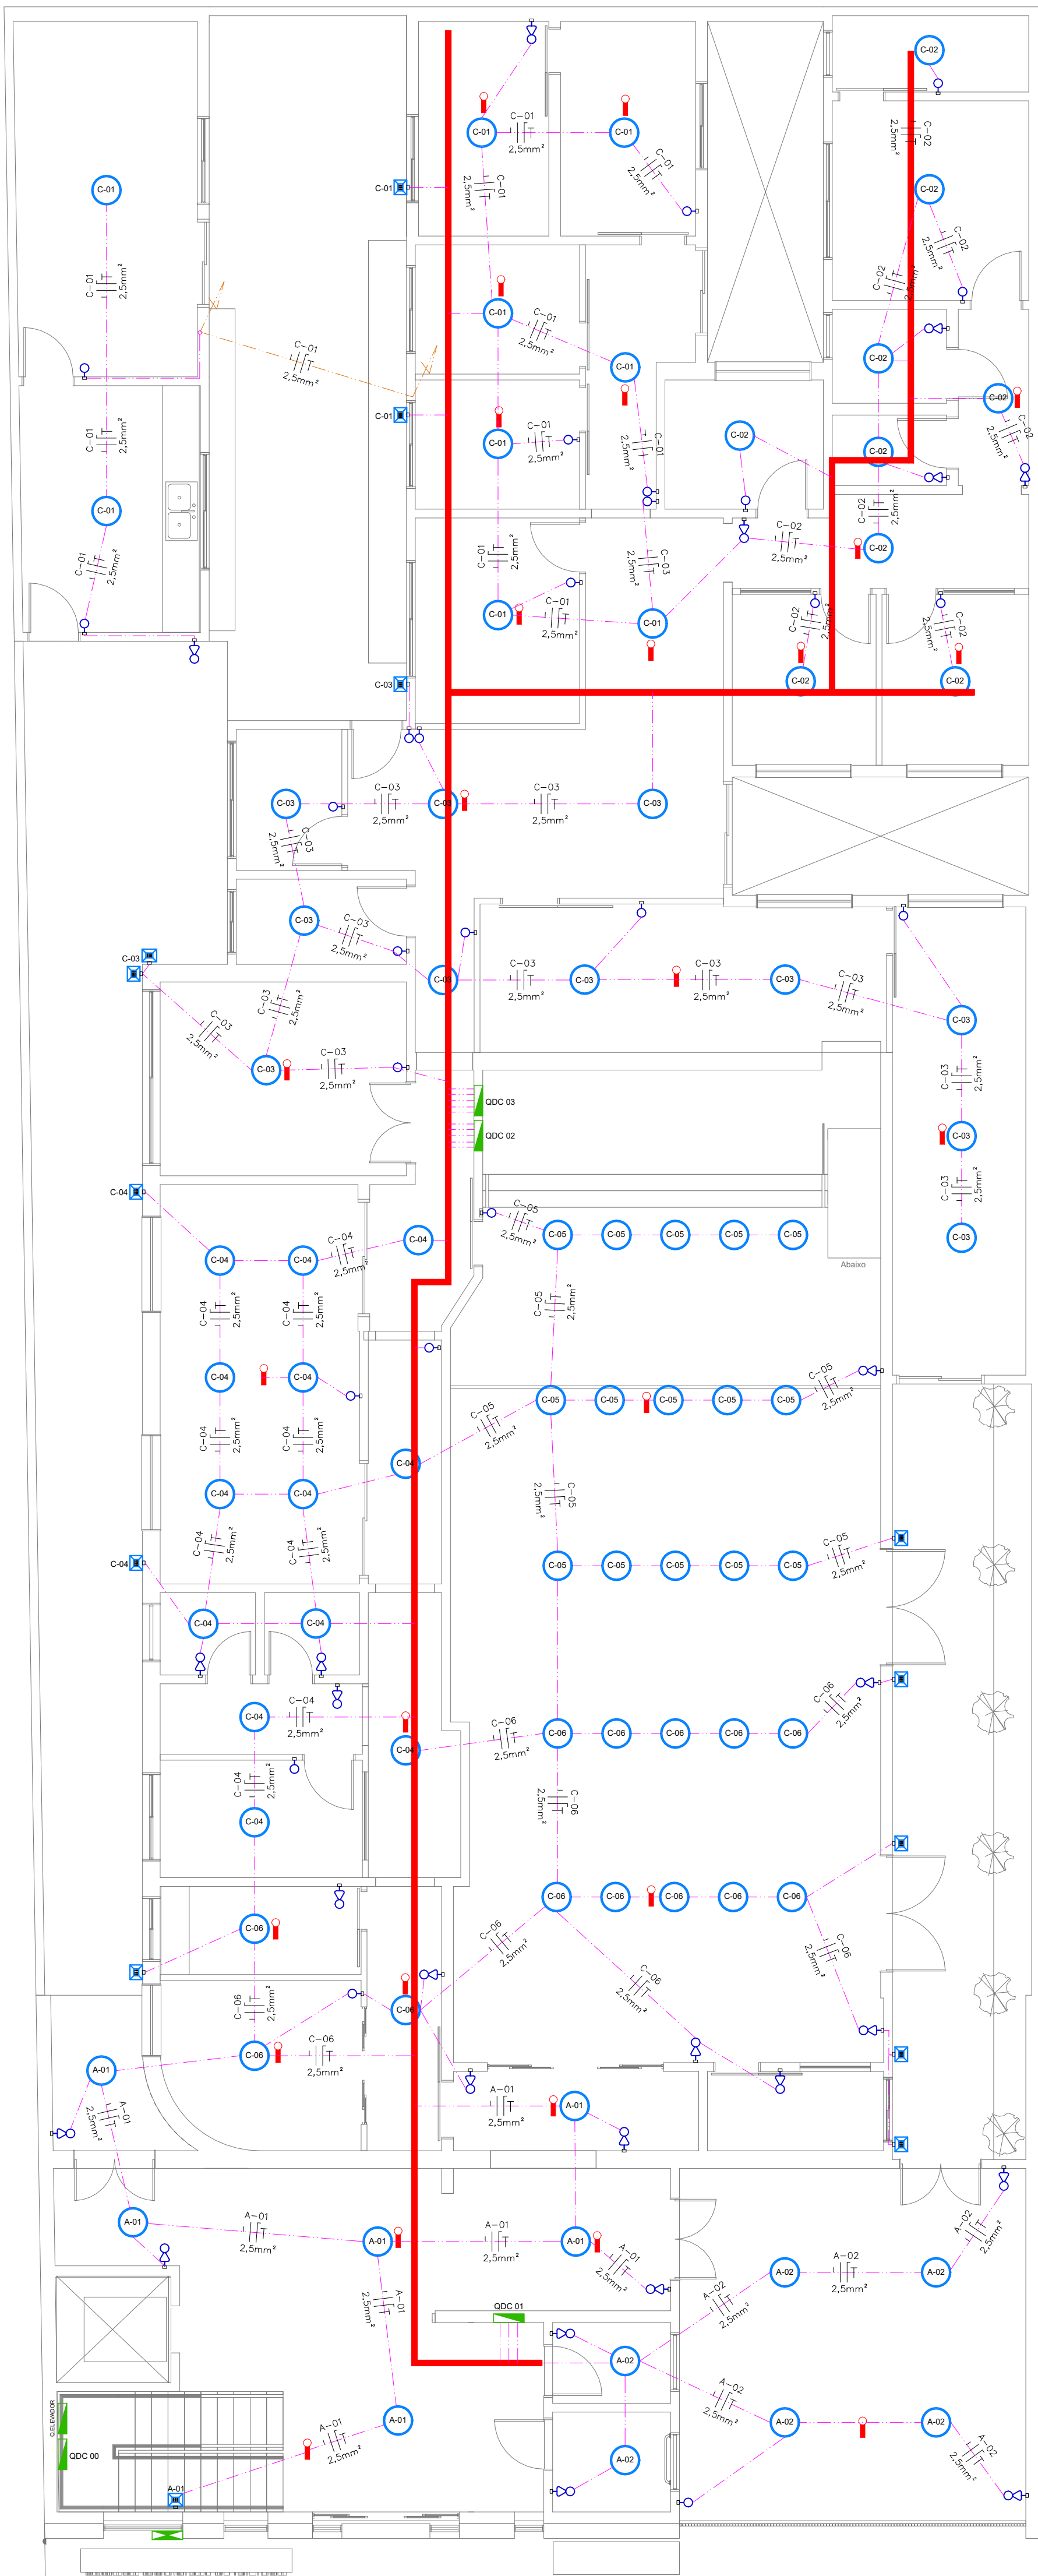

PLANTA BAIXA TÉRREO - ILUMINAÇÃO
ESCALA 1:75

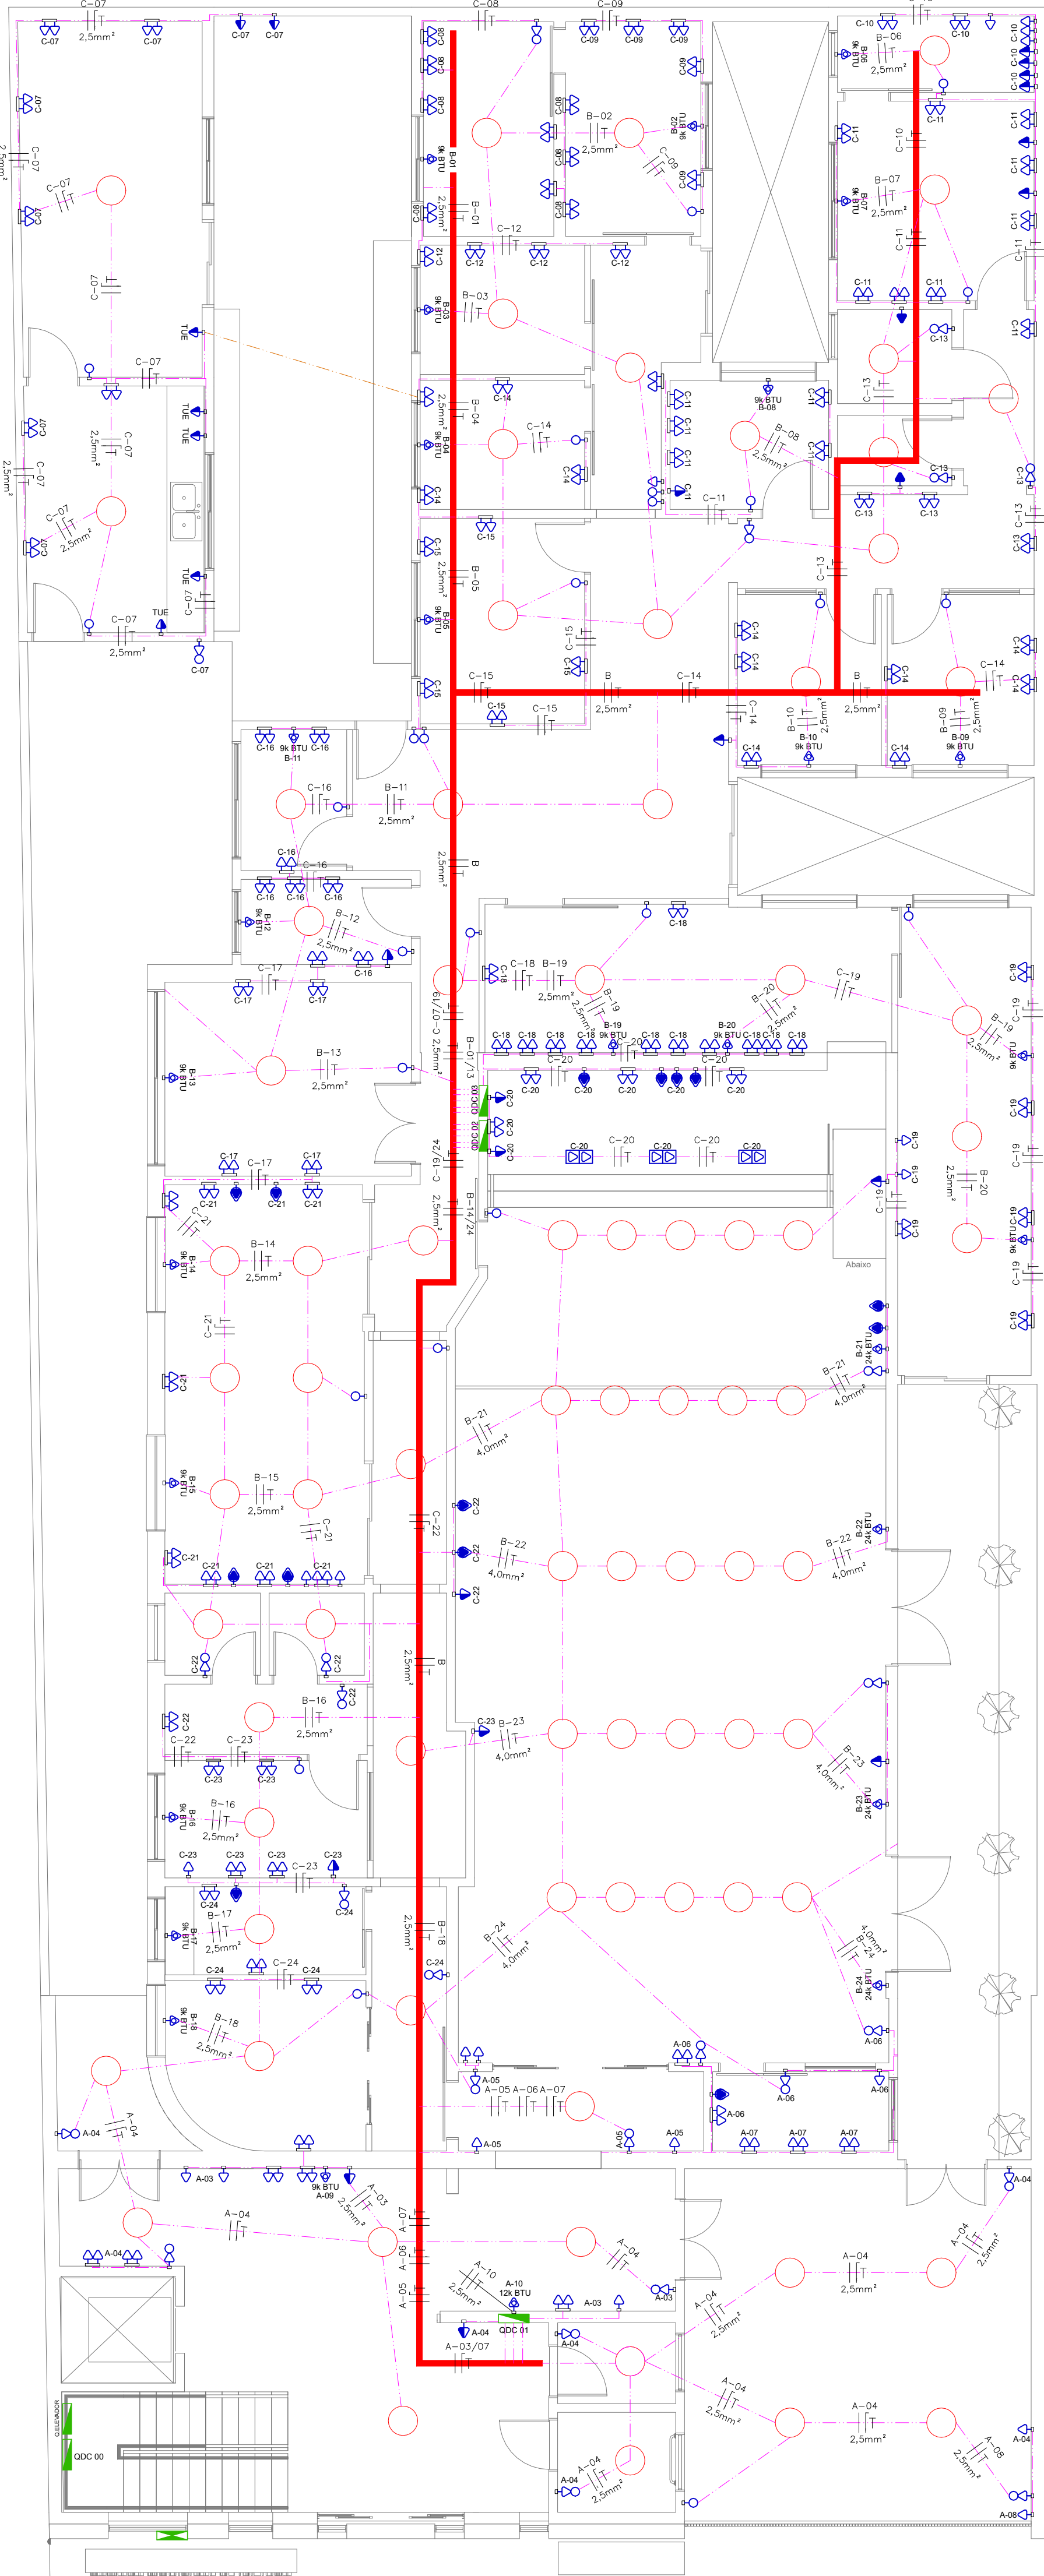

PLANTA BAIXA TÉRREO - TOMADAS TUG, TUE E AR COND.
ESCALA 1:75

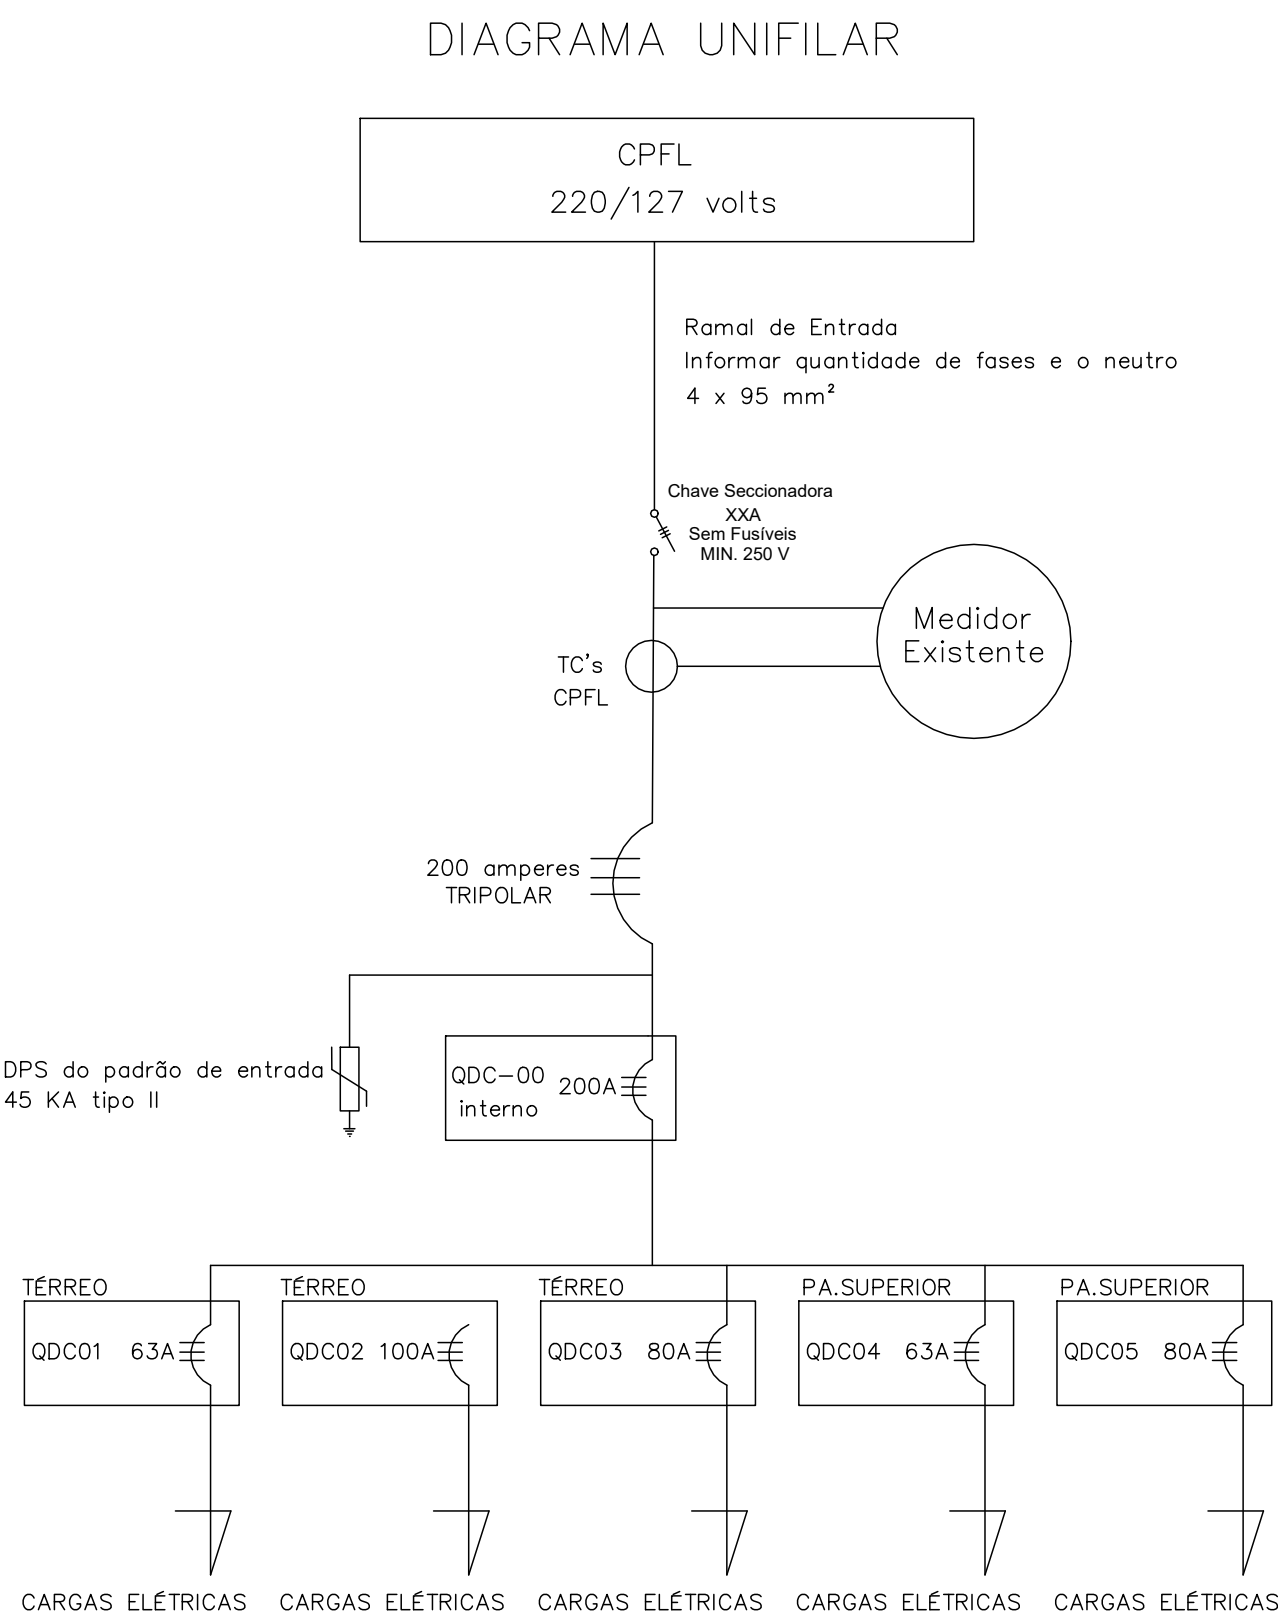

TRAÇADO INFRAESTRUTURA E CABOS ELÉTRICOS		
---	ELETRODUTO FLEXIVEL ANTICHAMA DIÂMETRO DE 2,12" - ENTERRADO	
---	ELETRODUTO FLEXIVEL ANTICHAMA DIÂMETRO DE 3/4" - ABAIXO DA LAJE E DO TELHADO	
---	ELETROCALHA 100X150 - ABAIXO DA LAJE E DO TELHADO	
---	SUBIDA OU DESCIDA ELETRODUTO	
---	SUBIDA OU DESCIDA ELETRODUTO	

LEGENDA:

- LUMINÁRIA LED PENDENTE
- CAIXA DE PASSAGEM 64x
- REFLETOR LED 127V
- TOMADA BAIXA 127V H=0,30M
- TOMADA BAIXA 220V H=0,30M
- TOMADA MÉDIA 127V H=1,20M
- TOMADA PARA AR CONDICIONADO 220V
- TOMADA PARA AR CONDICIONADO 220V
- TOMADA PARA AR CONDICIONADO 220V
- INTERRUPTOR 1 SEÇÃO SIMPLES
- INTERRUPTOR 1 SEÇÃO SIMPLES E TOMADA
- QUADRO DE DISTRIBUIÇÃO ELÉTRICA
- CAIXA DE PASSAGEM
- TOMADA BAIXA DUPLA 127V H=0,30M 40x
- TOMADA MÉDIA DUPLA 127V H=1,20M 40x
- TOMADA ALTA DUPLA 127V H=2,10M 40x
- TOMADA ALTA 127V H=2,10M
- TOMADA DUPLA NO PISO 127V
- TOMADA 127V/2 INTERRUPTORES SIMPLES H=0,80M
- LUE DE EMERGÊNCIA 30 LEDS

VISA ENGENHARIA LTDA ME CNPJ: 12.443.265/0001-43	TÍTULO: PROJETO DE INSTALAÇÃO ELÉTRICA - ADEQUAÇÃO DO PADRÃO DE ENTRADA DE ENERGIA E LEVANTAMENTO DE CARGAS ELÉTRICA	CLIENTE: CÂMARA MUNICIPAL DE BITINGA	REVISÃO Nº 00
OBRA: REFORMA DA CÂMARA MUNICIPAL DE BITINGA	PROPRIETÁRIO: CÂMARA MUNICIPAL DE BITINGA	RESPONSÁVEL TÉCNICO: VANDERLEI MARTIN SALINAS 30.055/02020003	
ENDEREÇO: AVENIDA DR. VICTOR MAIDA, 563, CENTRO, CEP: 14940-175			
CIDADE: BITINGA - SP			
PROJETOS EXECUTIVOS e-mail: contato@congenpro.com	VANDERLEI MARTIN SALINAS ENGR. ELÉTRICA E SEGURANÇA DO TRABALHO CREA 190457/0103		
ÁREA: 791,82 m²	DIMENSÕES: A0	DATA: FEVEREIRO/2025	ESCALA: Indicada