



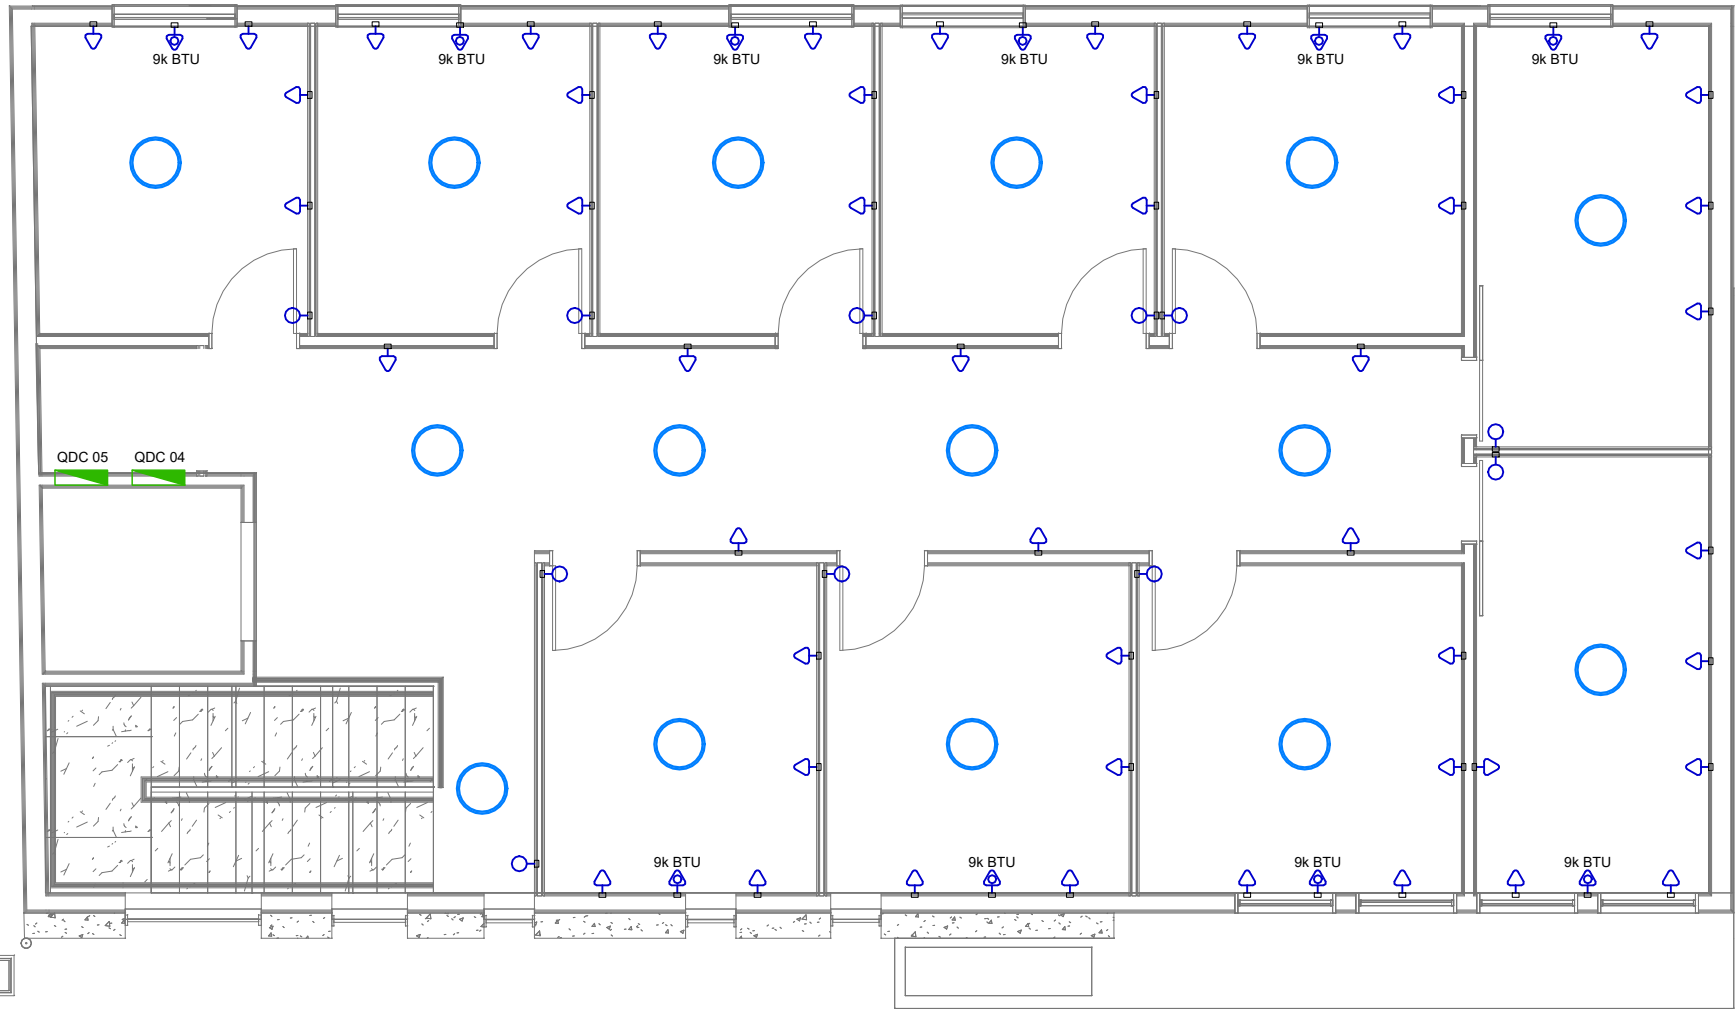


PLANTA BAIXA PAV. SUPERIOR
ESCALA 1:100

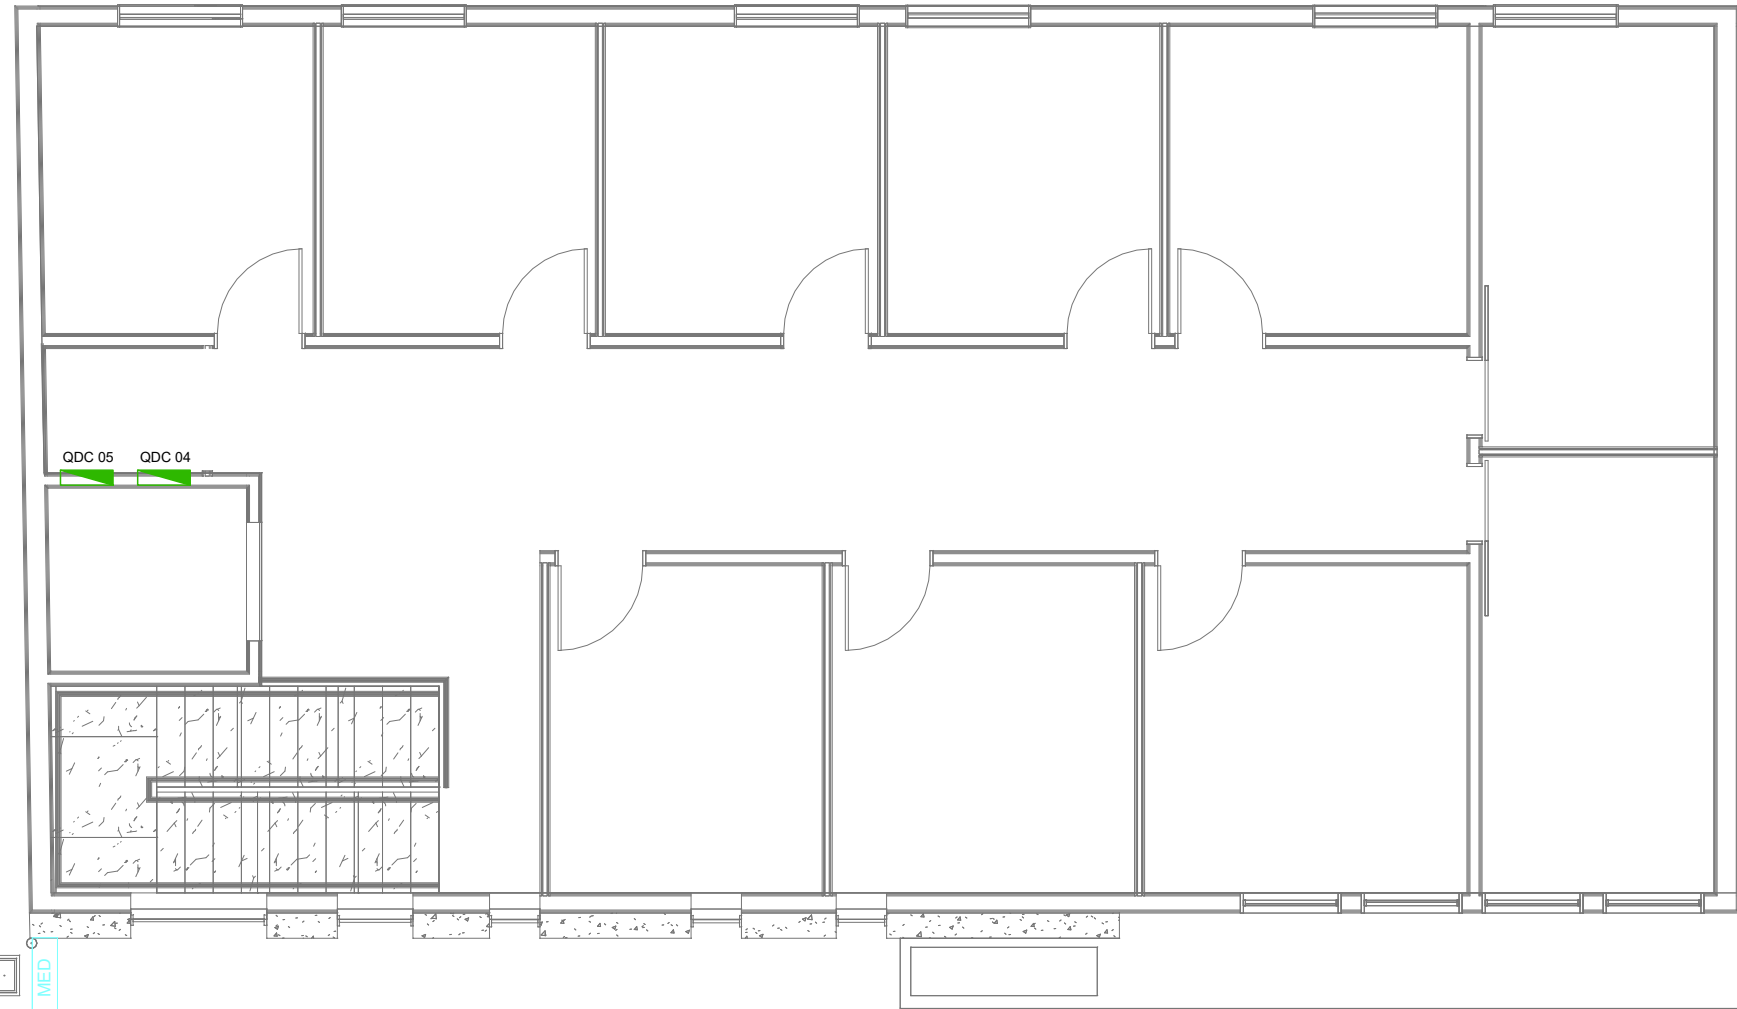

PLANTA BAIXA PAV. SUPERIOR
ESCALA 1:100



PLANTA BAIXA TÉRREO
ESCALA 1:75

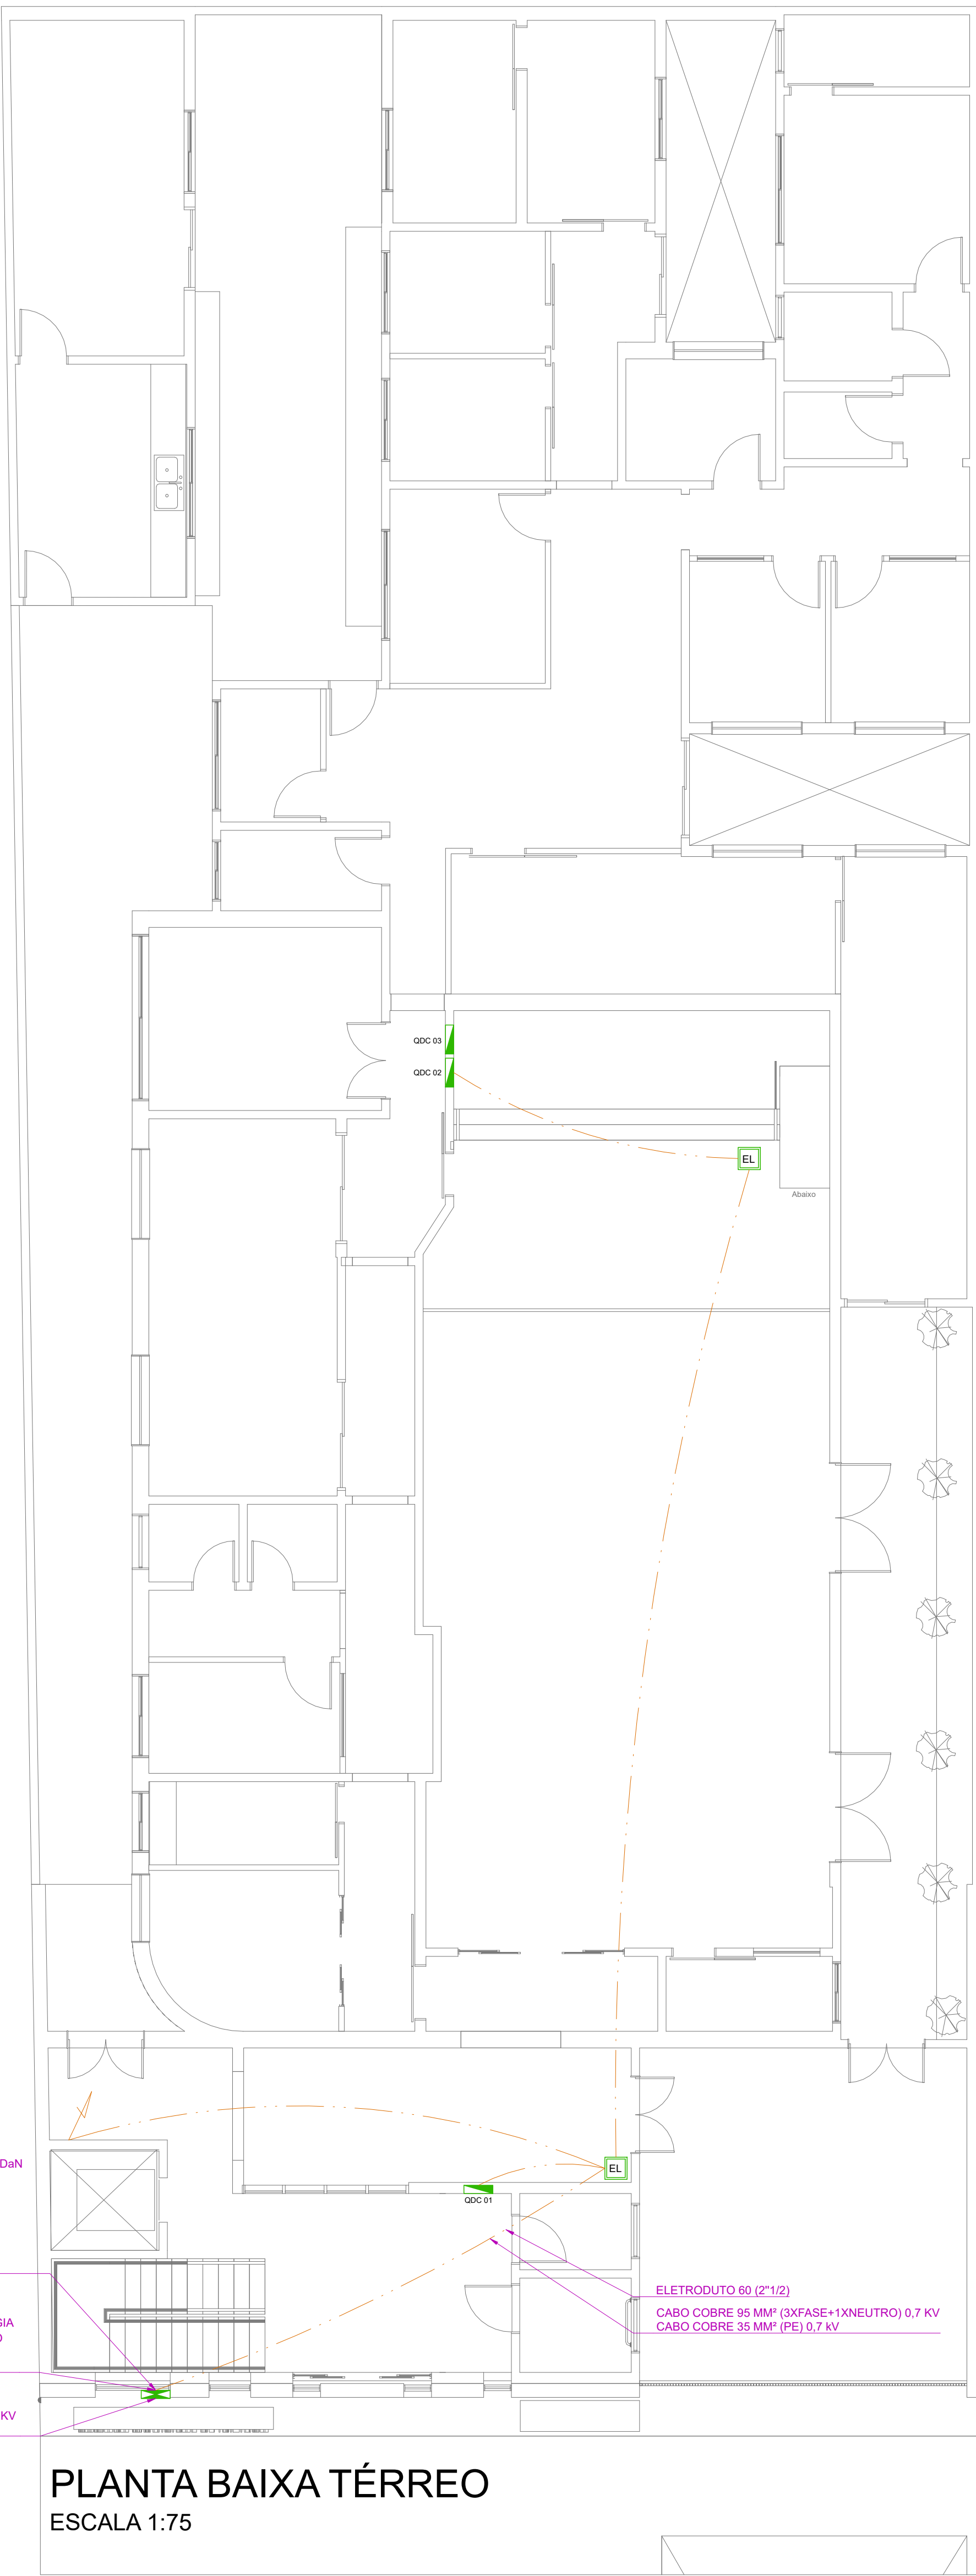

PLANTA BAIXA TÉRREO
ESCALA 1:75


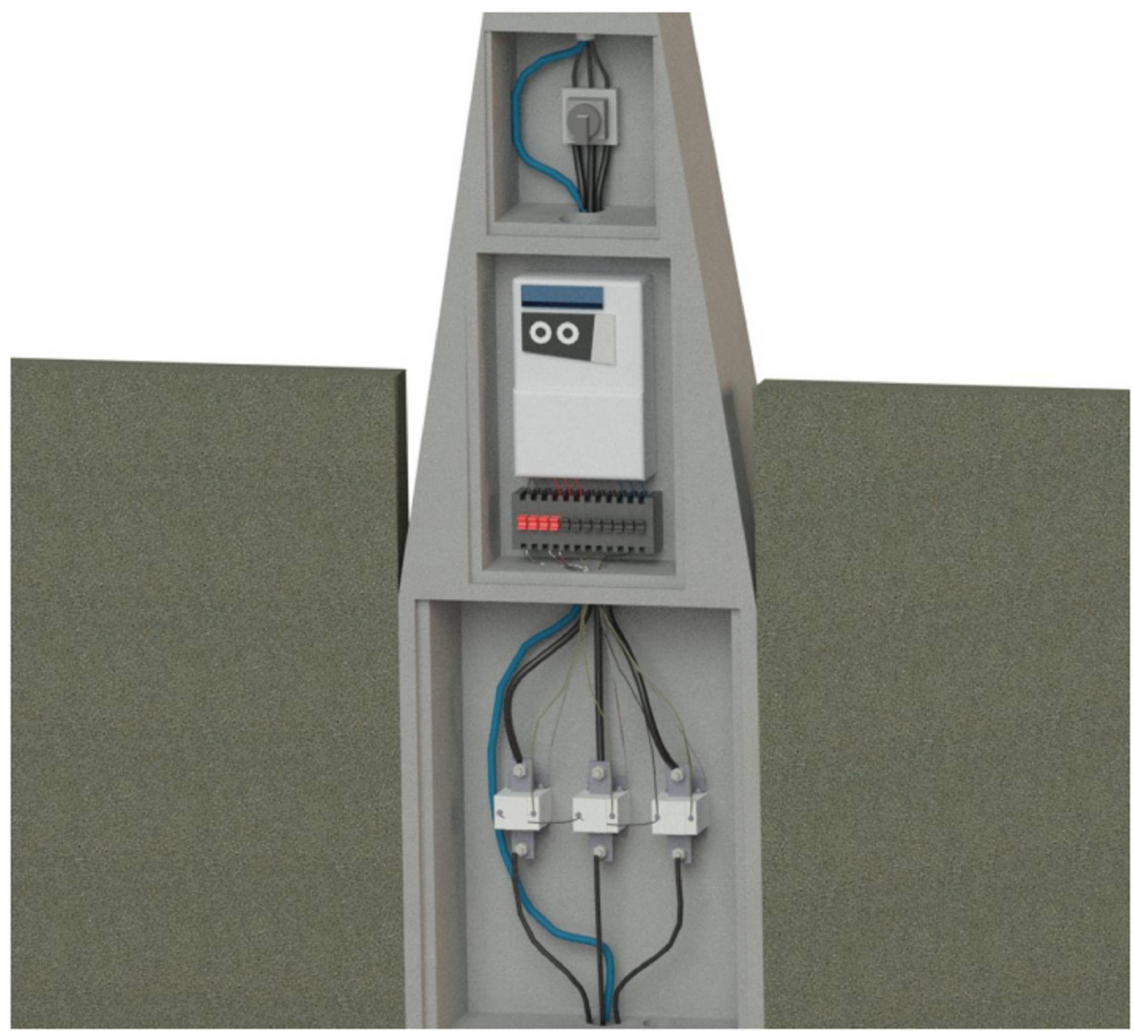


Figura 25 - Padrão Híbrido com medição indireta: seccionadora, medidor, TCs e chave de aterção

DETALHE PADRÃO HÍBRIDO C6 CPFL (INTERNO)
SEM ESCALA

Poste multi 200 Completo
Disjuntor - 200A
Cabo Flexível - 95mm²
DPS
Entrada de Energia

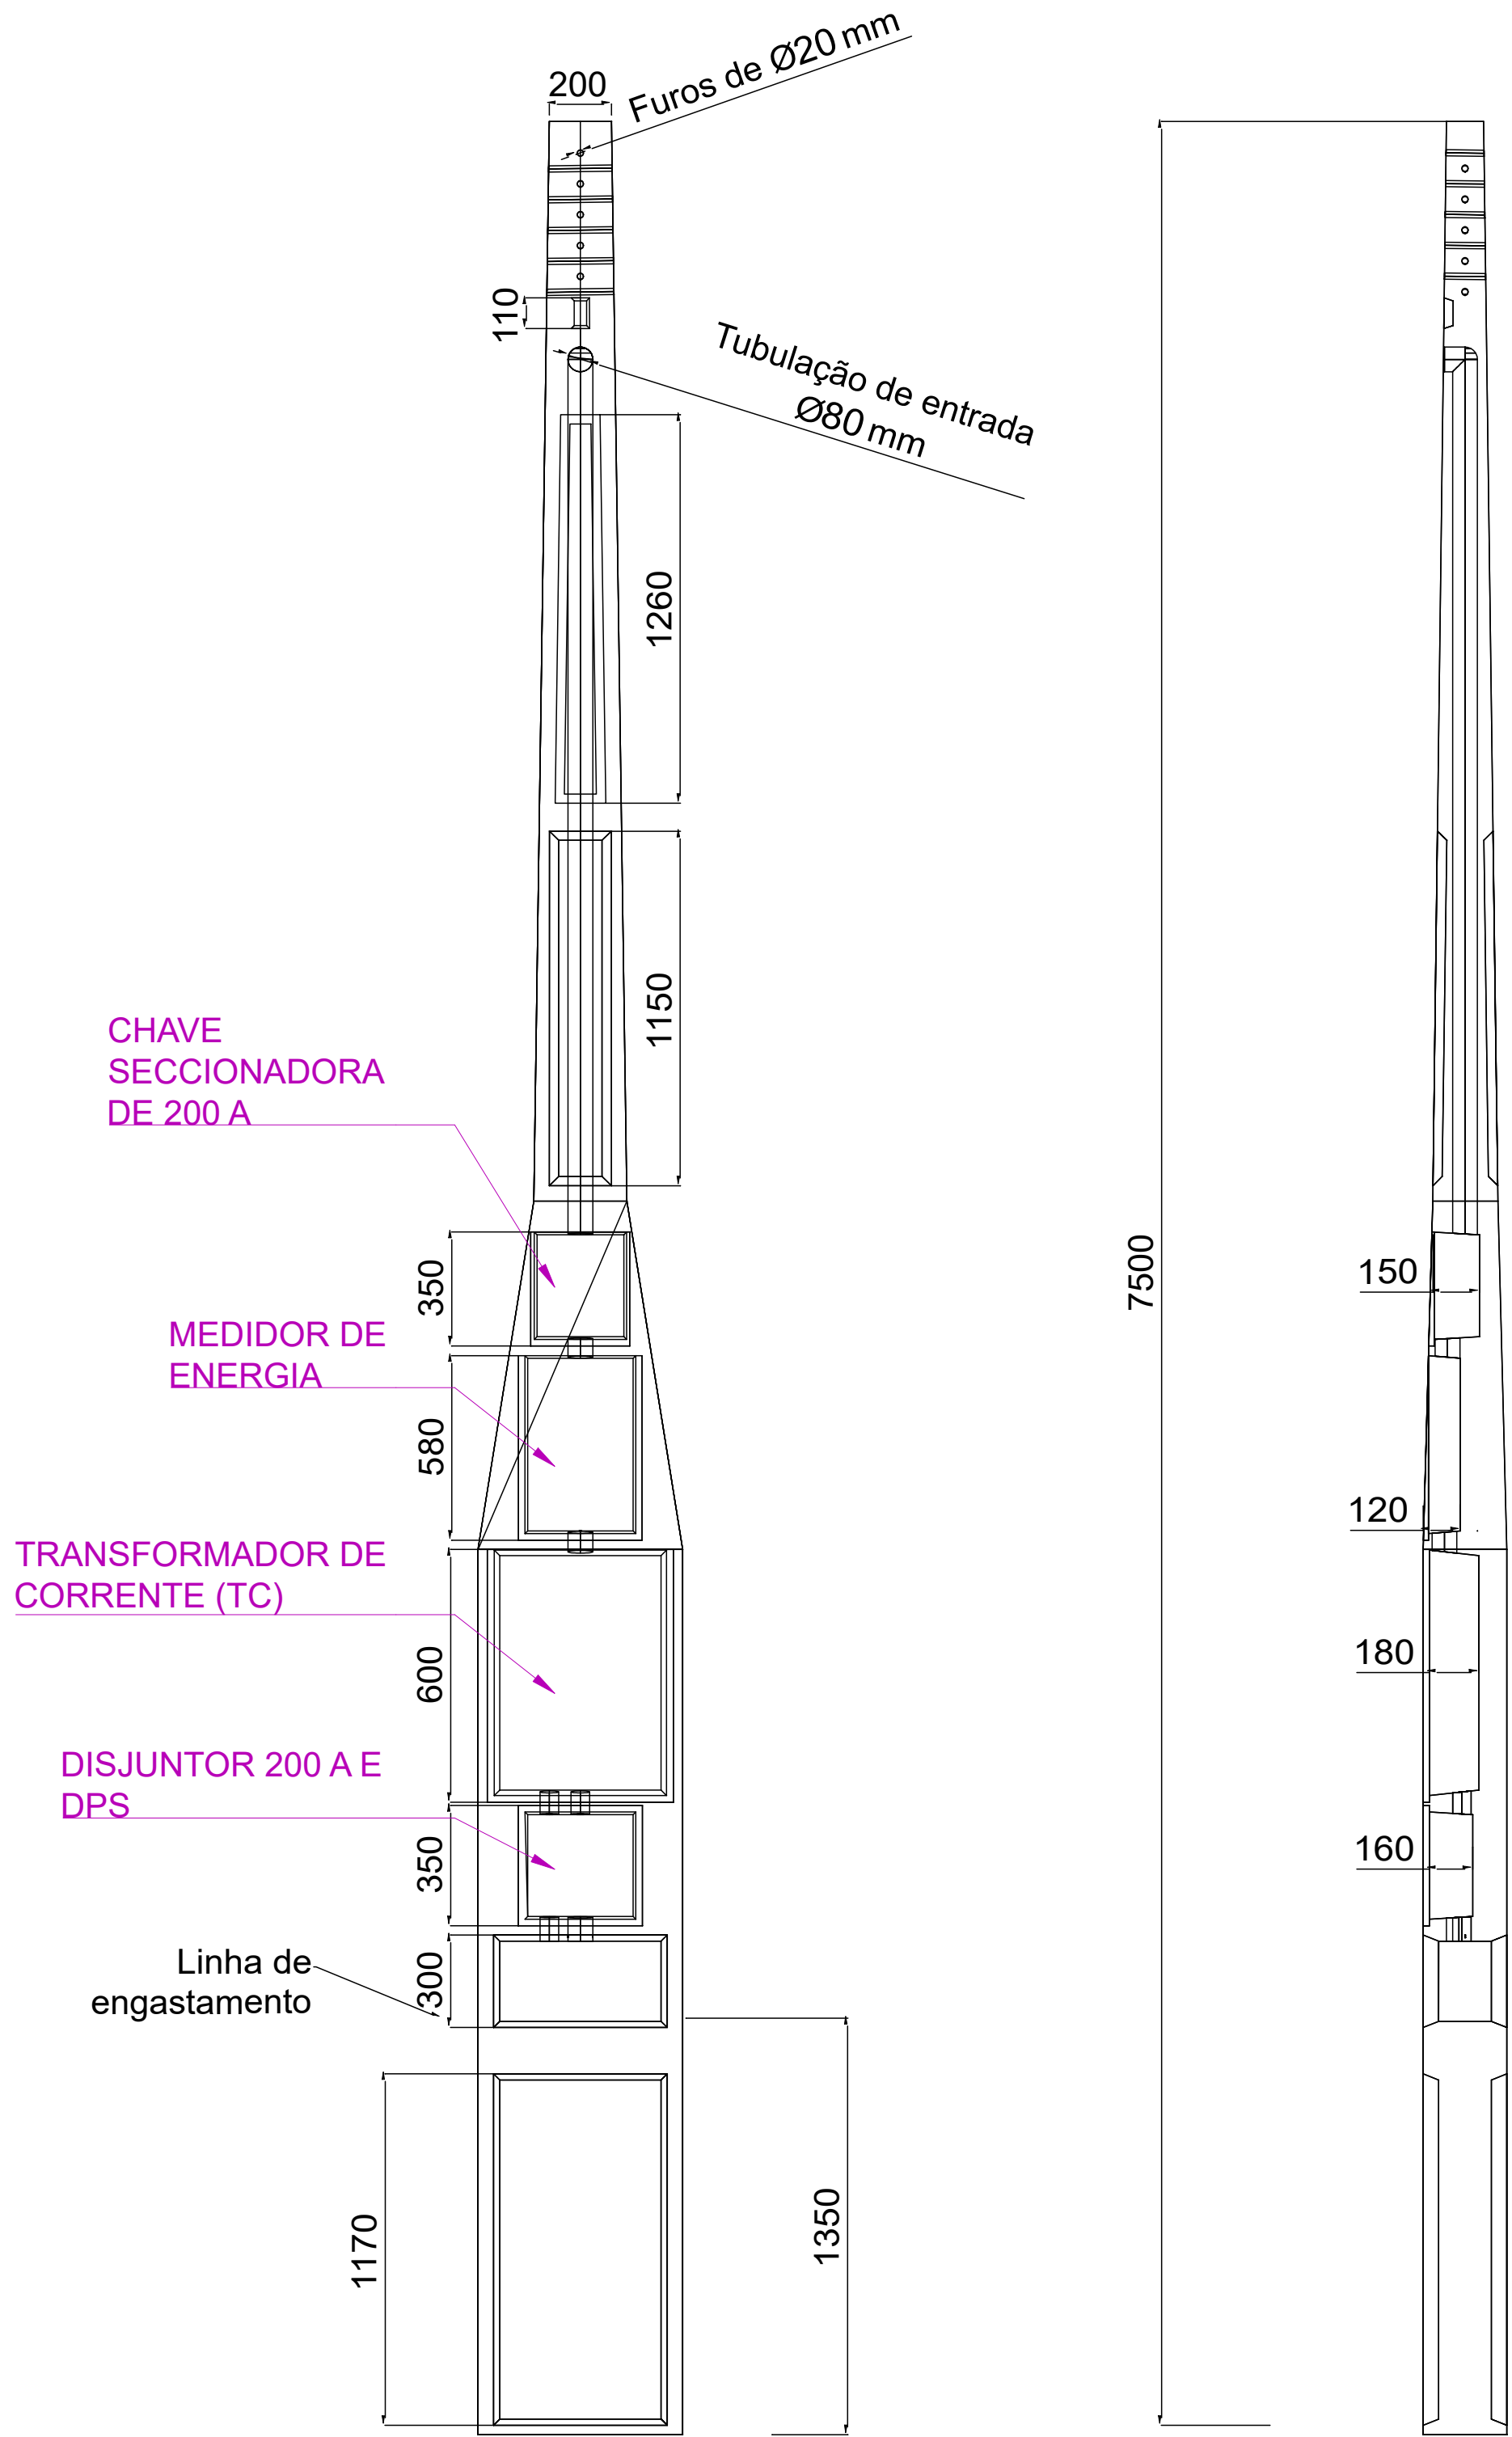

DETALHE PADRÃO HÍBRIDO C6 CPFL
SEM ESCALA



LISTA DE EQUIPAMENTOS

Quant.	Und.	Descrição
20	pc	Conjunto 1 interruptor simples+1 tomada 2P+T/10A-4x2
38	pc	Conjunto interruptor simples - 4x2
263	pc	Conjunto tomada 2P+T/10A - 4x2
105	pc	LUMINÁRIA LED
5	pc	QUADRO DE DISTRIBUIÇÃO DE ENERGIA
1	pc	Tomada para ar condicionado 220V 12000 Btu/s
5	pc	Tomada para ar condicionado 220V 24000 Btu/s
31	pc	Tomada para ar condicionado 220V 9000 Btu/s

LEGENDA:

	- LUMINÁRIA LED PENDENTE
	- REFLETOR LED 12V
	- TOMADA BAIXA 127V H=0,30M
	- TOMADA MÉDIA 127V H=1,20M
	24k BTU - TOMADA PARA AR CONDICIONADO 220V
	12k BTU - TOMADA PARA AR CONDICIONADO 220V
	09k BTU - TOMADA PARA AR CONDICIONADO 220V
	- INTERRUPTOR 1 SEÇÃO SIMPLES
	- INTERRUPTOR 1 SEÇÃO SIMPLES E TOMADA
	- QUADRO DE DISTRIBUIÇÃO ELÉTRICA
	- CAIXA DE PASSAGEM